




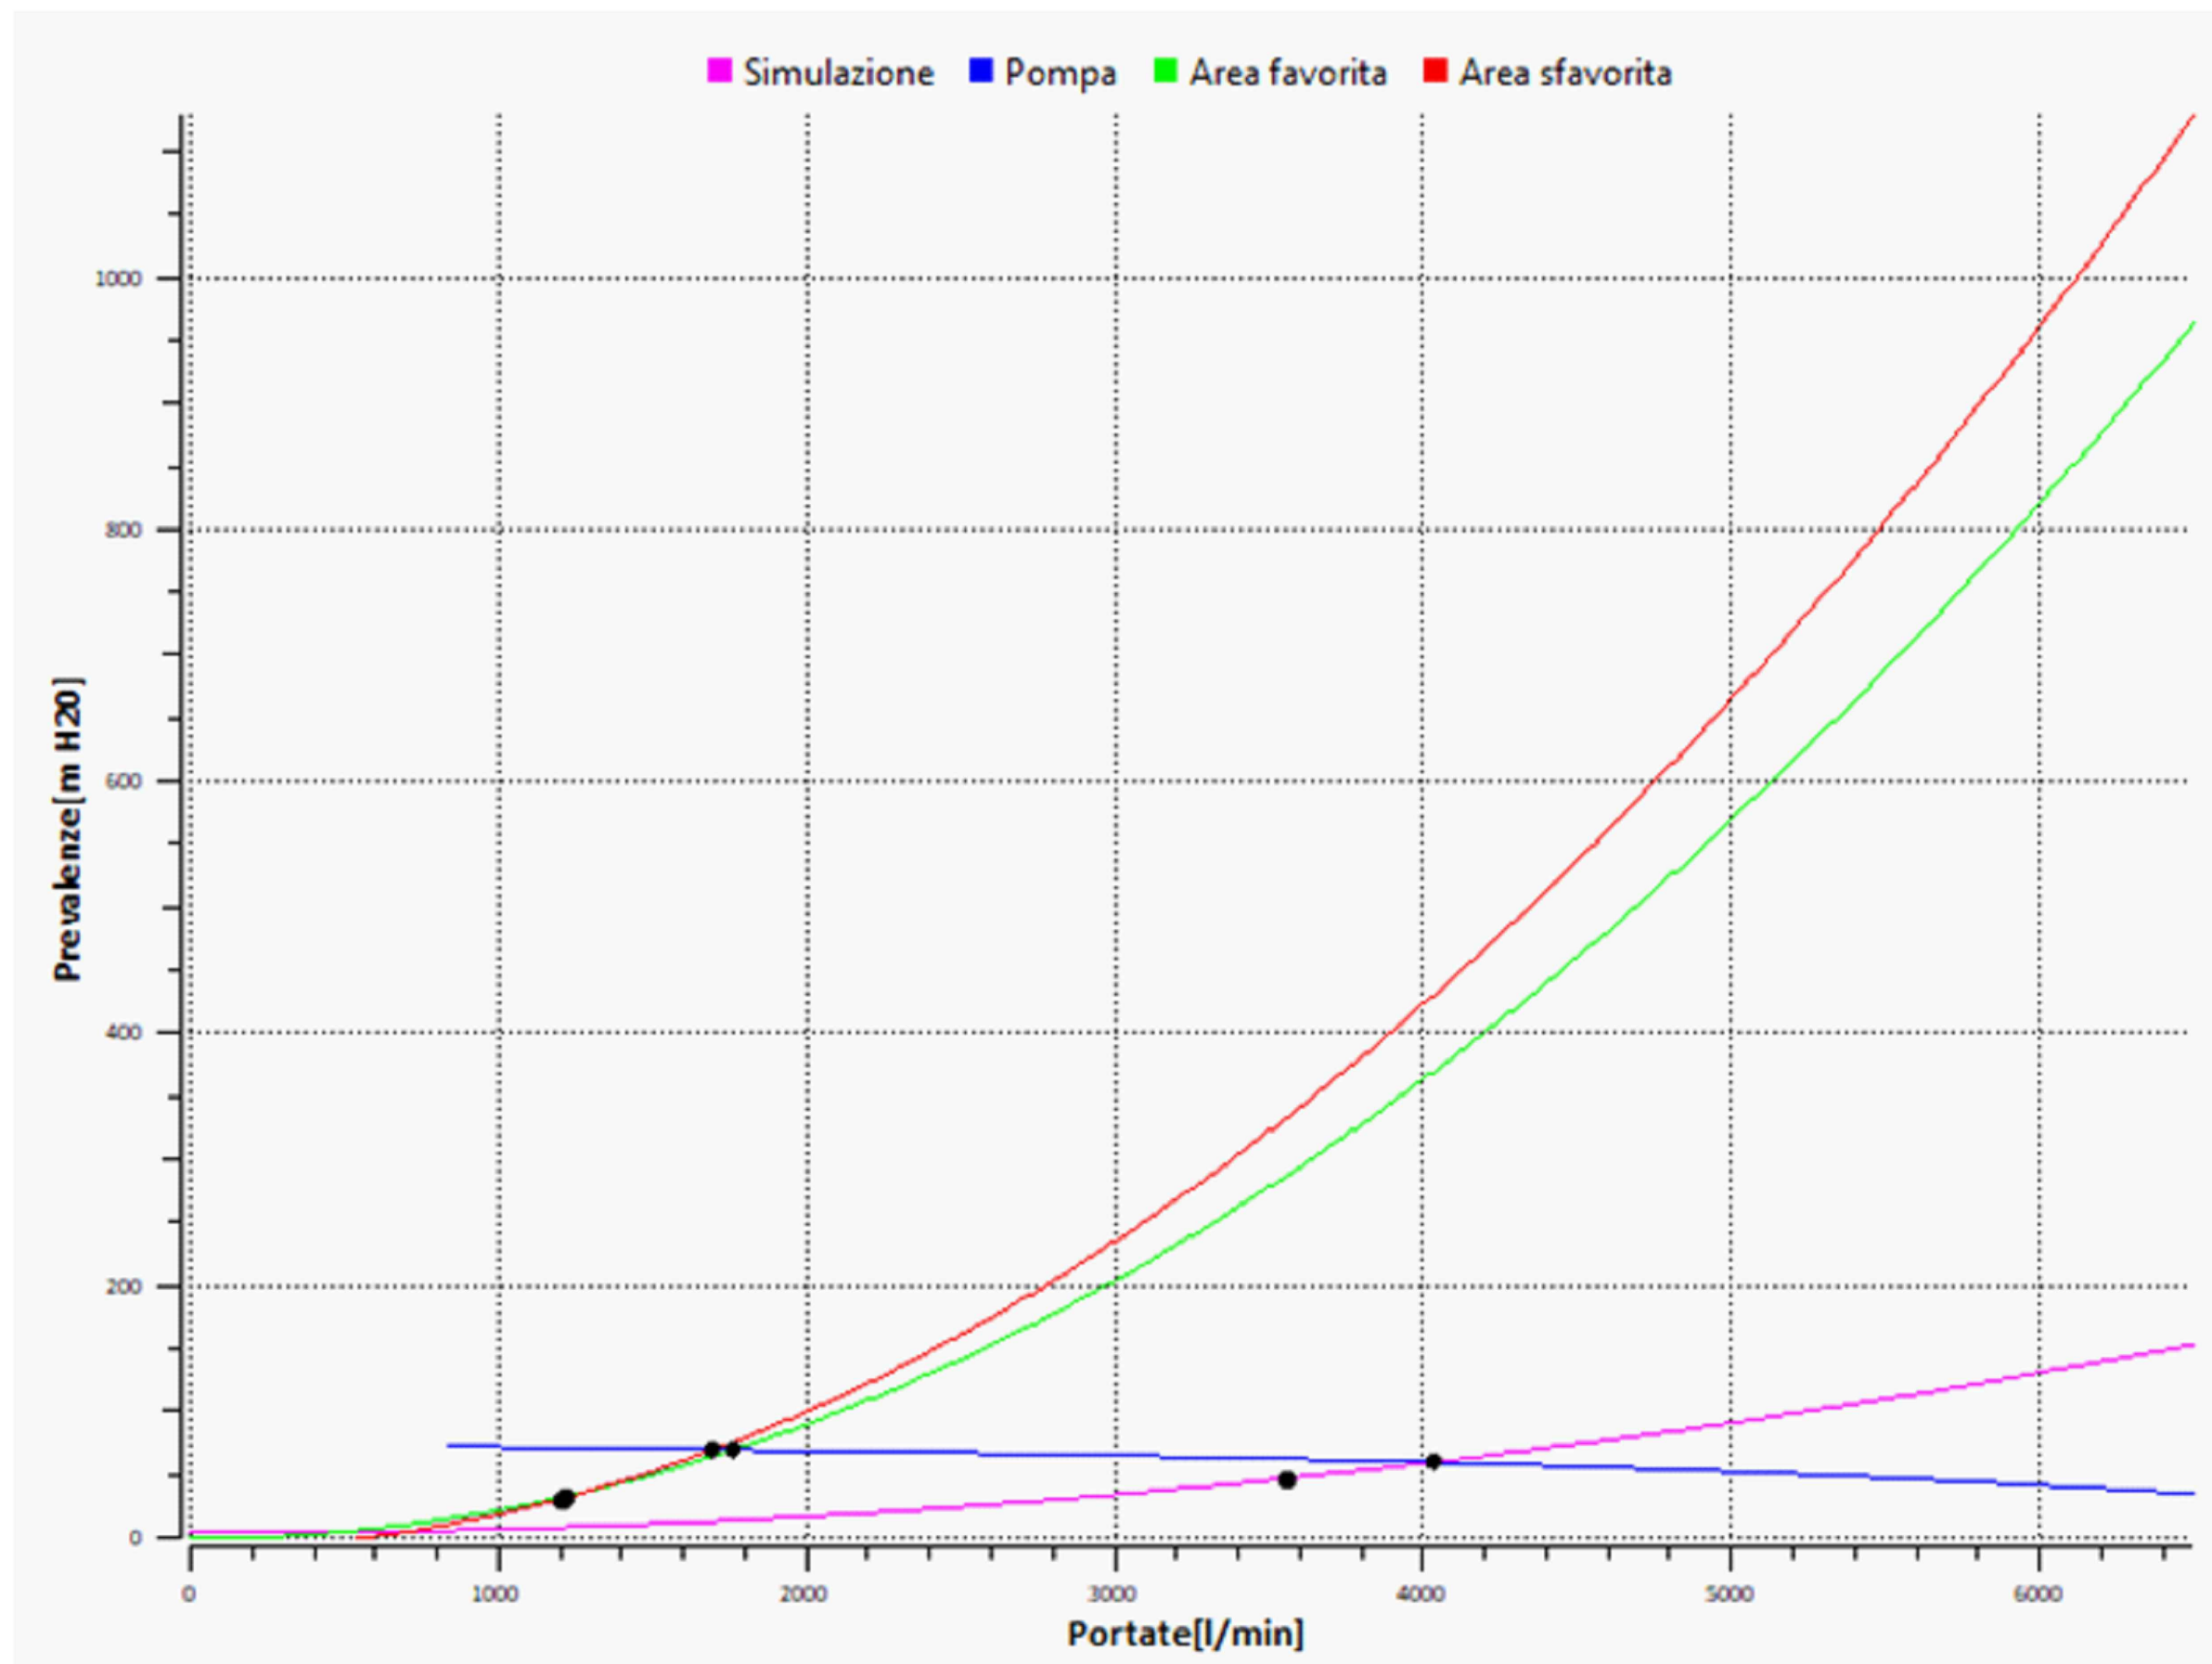

CURVE DI LAVORO FUNZIONAMENTO IDRANTI UNI70

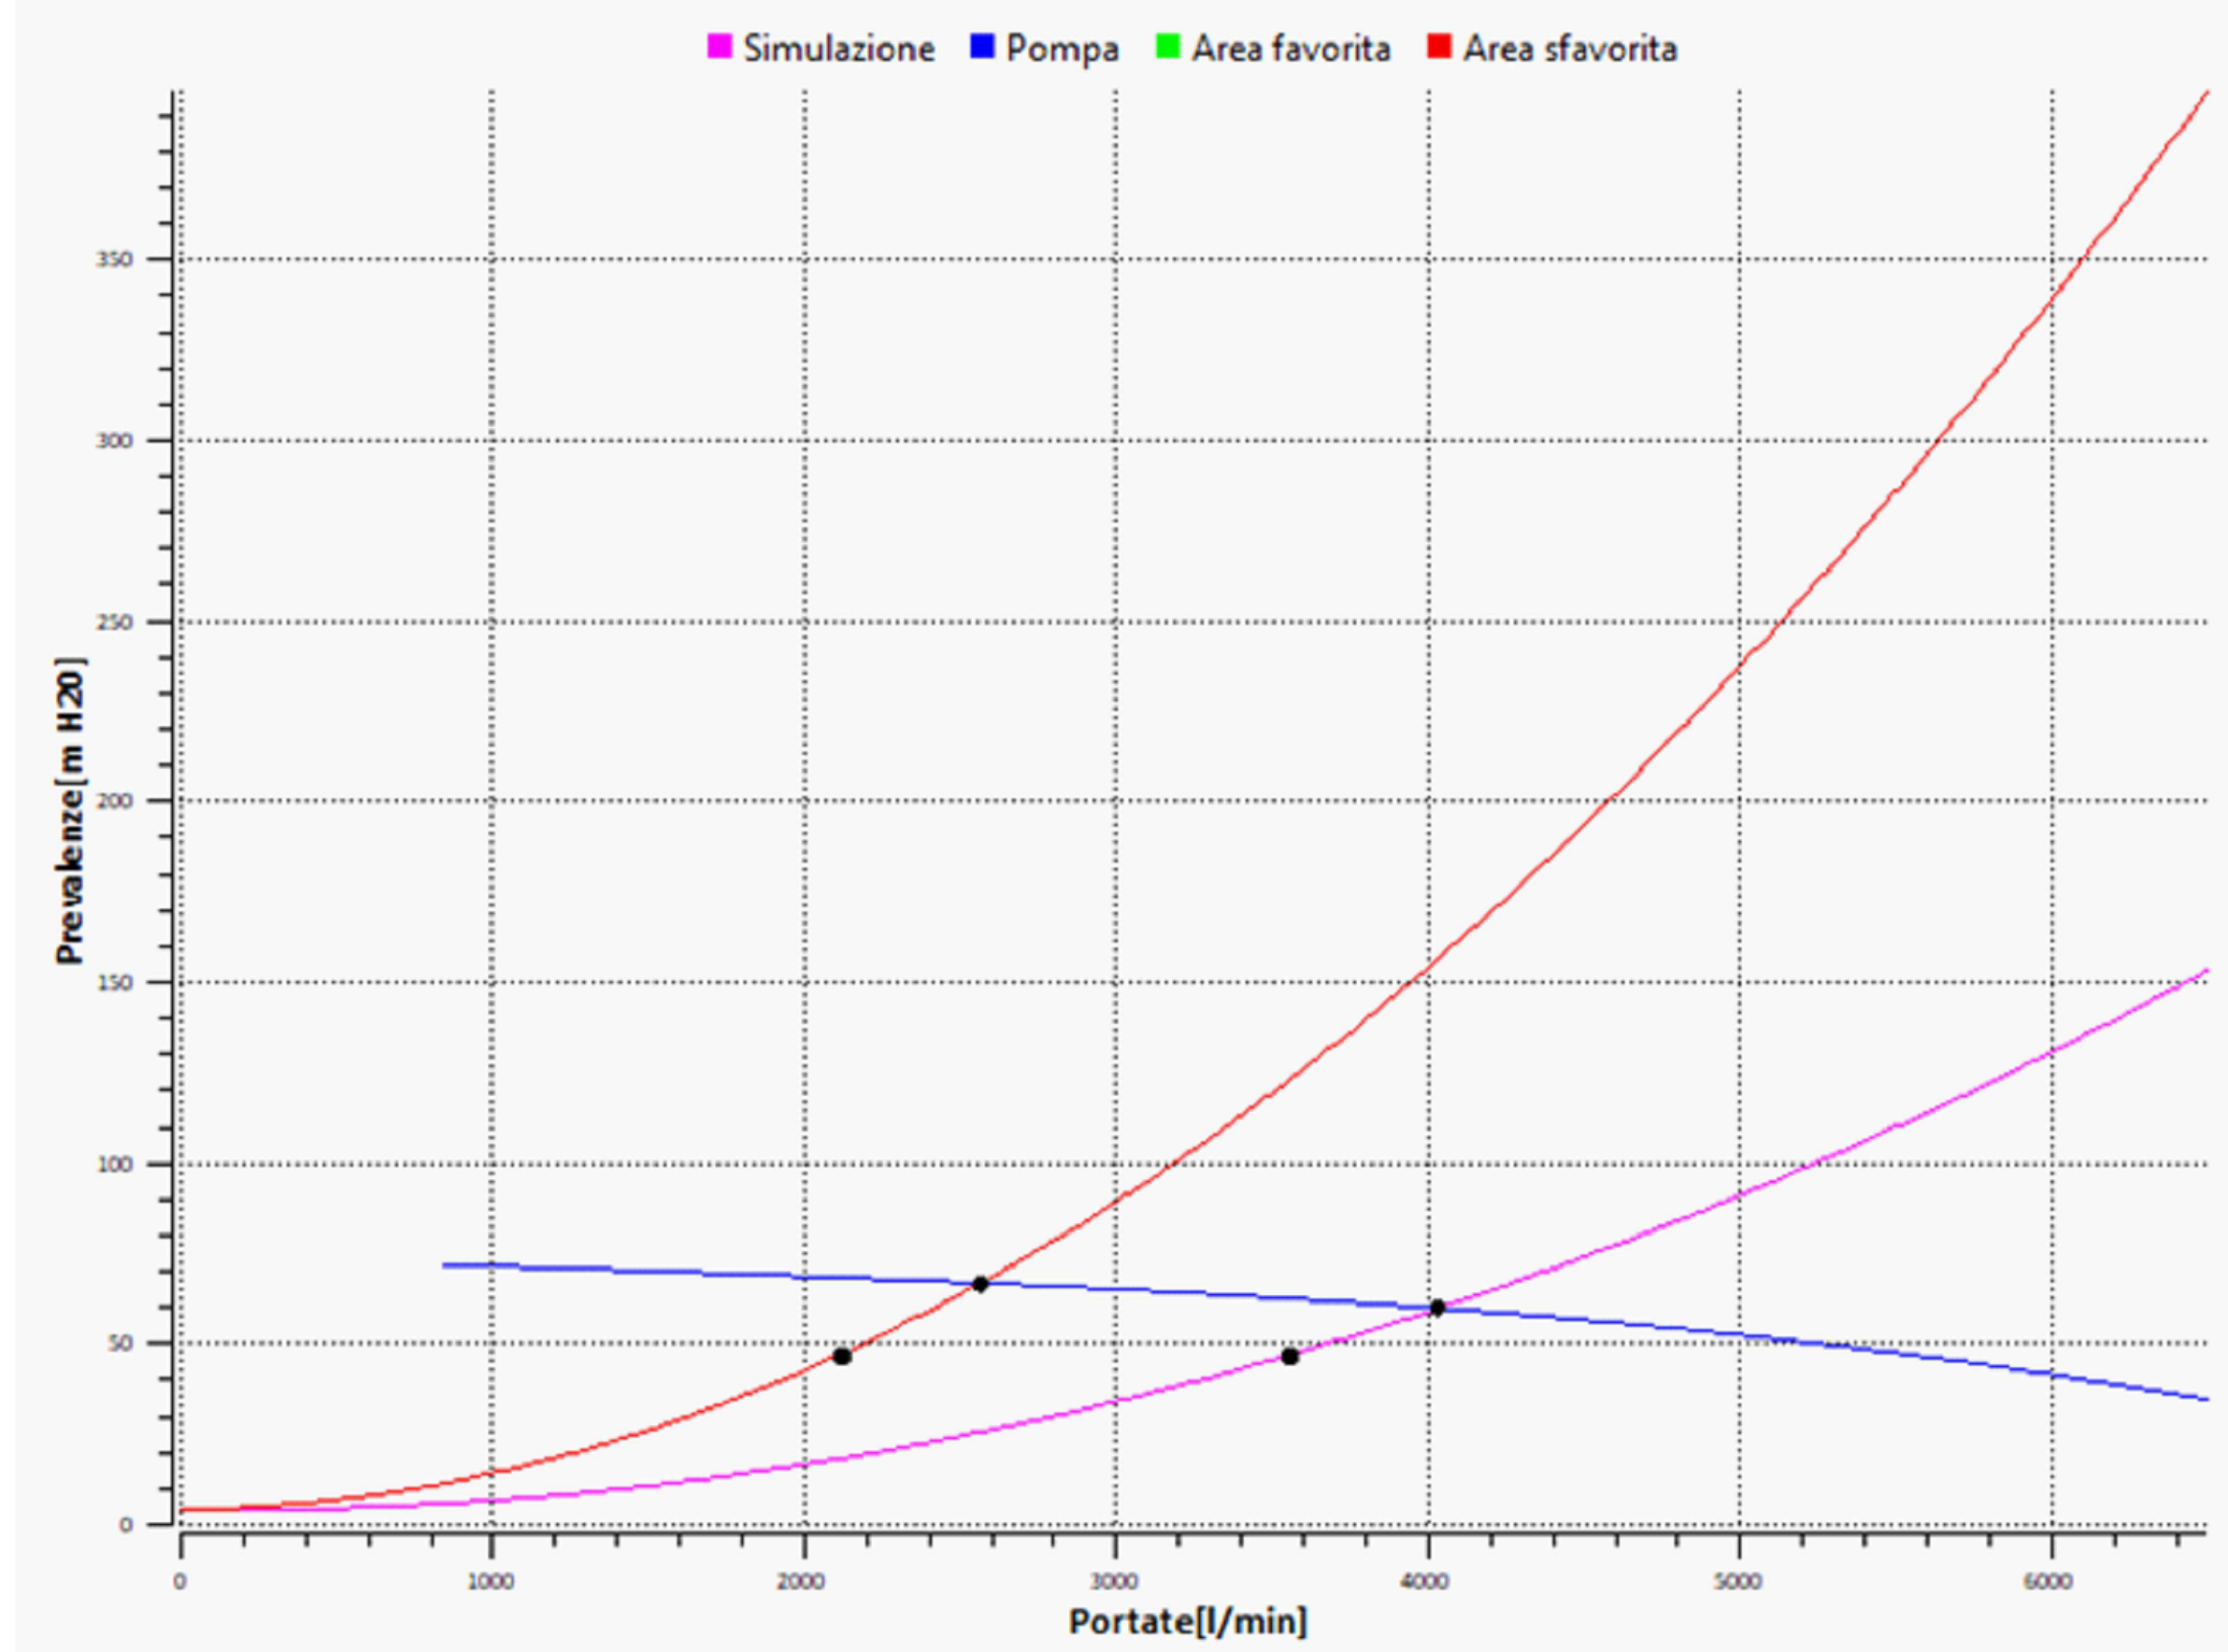

CURVE DI LAVORO FUNZIONAMENTO SPRINKLER
N.B.: LA CURVA "SIMULAZIONE" INDICA IL FUNZIONAMENTO CONTEMPORANEO DELL'IMPIANTO SPRINKLER
E DEI 4 IDRANTI SFAVOREVOLI DELLA RETE UNI70

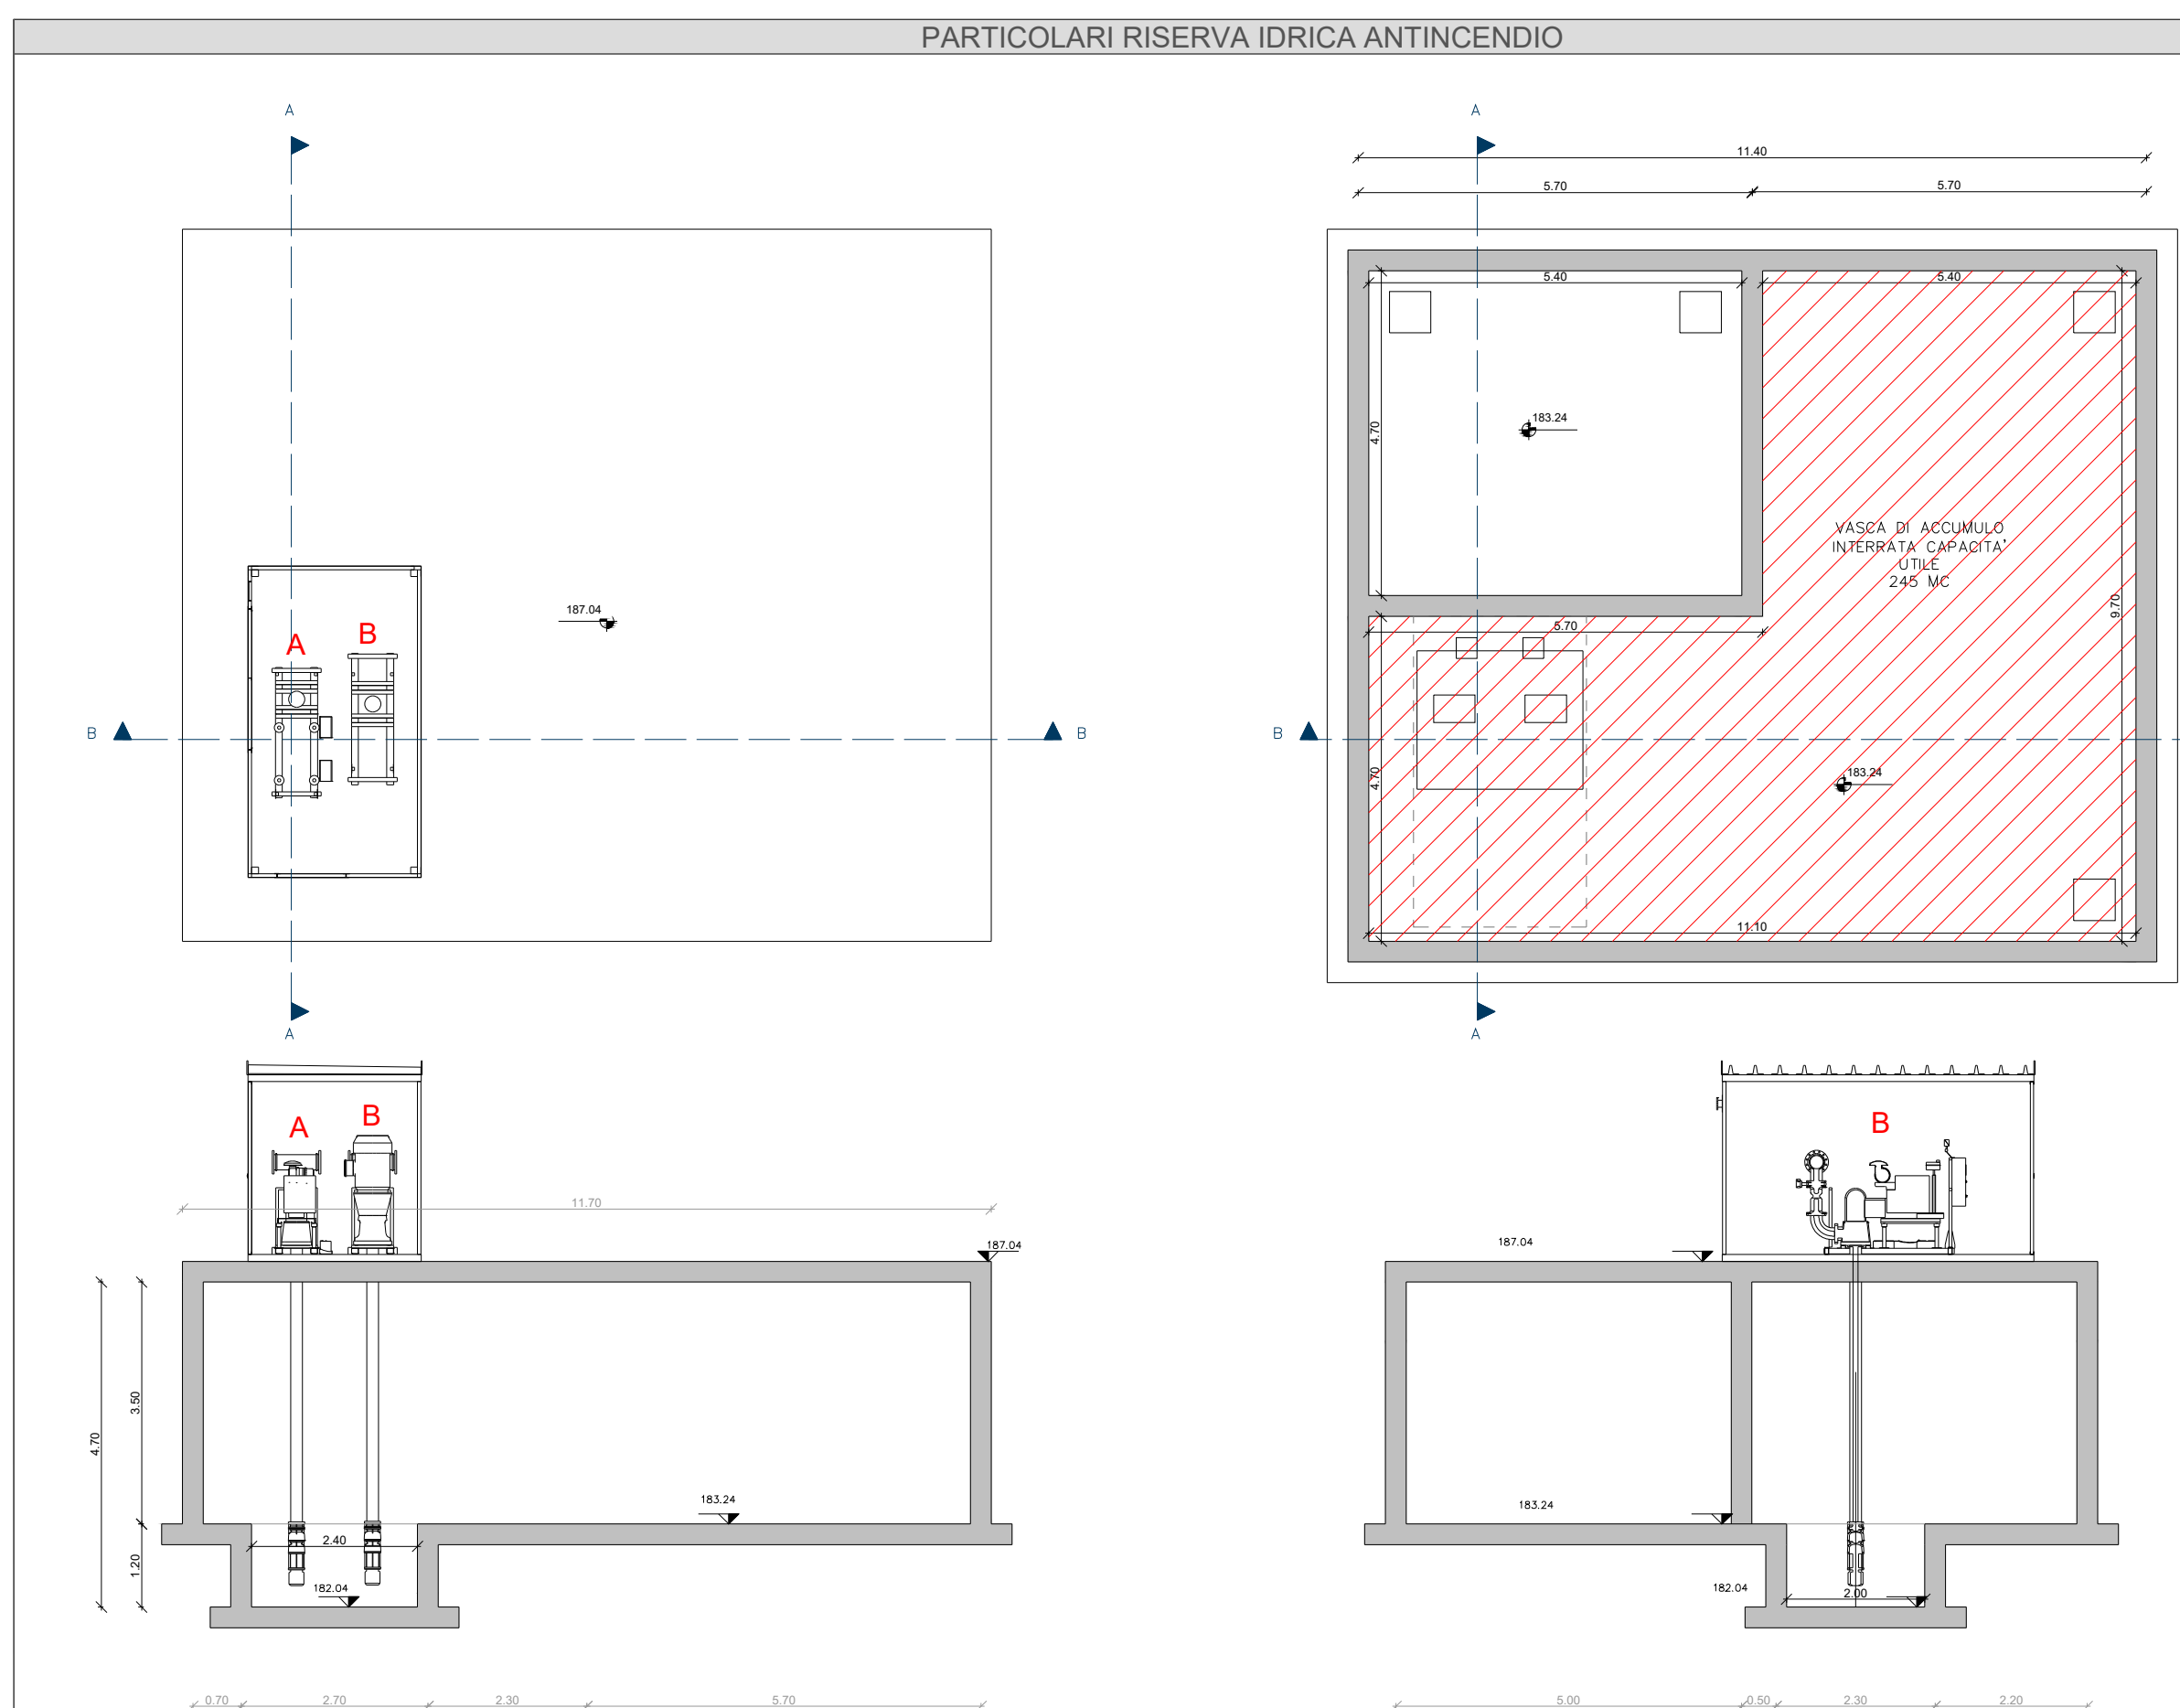

LEGENDA

- BOX PREFABBRICATO**
MODELLO UNIBELTINO DEDICATO AL CONTENIMENTO DI GRUPPI ANTINCENDIO RESISTENTE AL FUOCO DI AGENEO 60 MIN (REI60)
COMPRESIVO DI RISCALDANTE, VENTOLA DI ESTRAZIONE, QUADRO ELETTRICO SERVIZIO, IMPIANTO ILLUMINAZIONE, QUADRO GESTIONE E CONTROLLO.
- A** ELETTROPOMPA DI SERVIZIO DEL TIPO VERTICALE
VERTICALE TURBINE CON GRUPPO DI COMANDO E MOTORE ELETTRICO ESTERNO
DATI ELETTRICI: MOTORE ELETTRICO TRIFASE - 50 Hz - 75 KW - RPM: 2900
- B** MOTOPIOMPA DI SERVIZIO DEL TIPO VERTICALE
TURBINE CON RINVIO AD ANGOLO E MOTORE DIESEL ESTERNO
DATI MOTORE: MOTORE TURBODIESEL 65-73 KW - 4 CILINDRI - SERBATOIO 150 LT - RPM: 2900
- ELETTROPOMPA PILOTA SOMMERSA
DATI ELETTRICI: MOTORE ELETTRICO TRIFASE - 50 Hz - 0.55 KW - SOMMERSO - RPM: 2900
- VASCA DI ACCUMULO INTERRATA

SCALA 1:100
















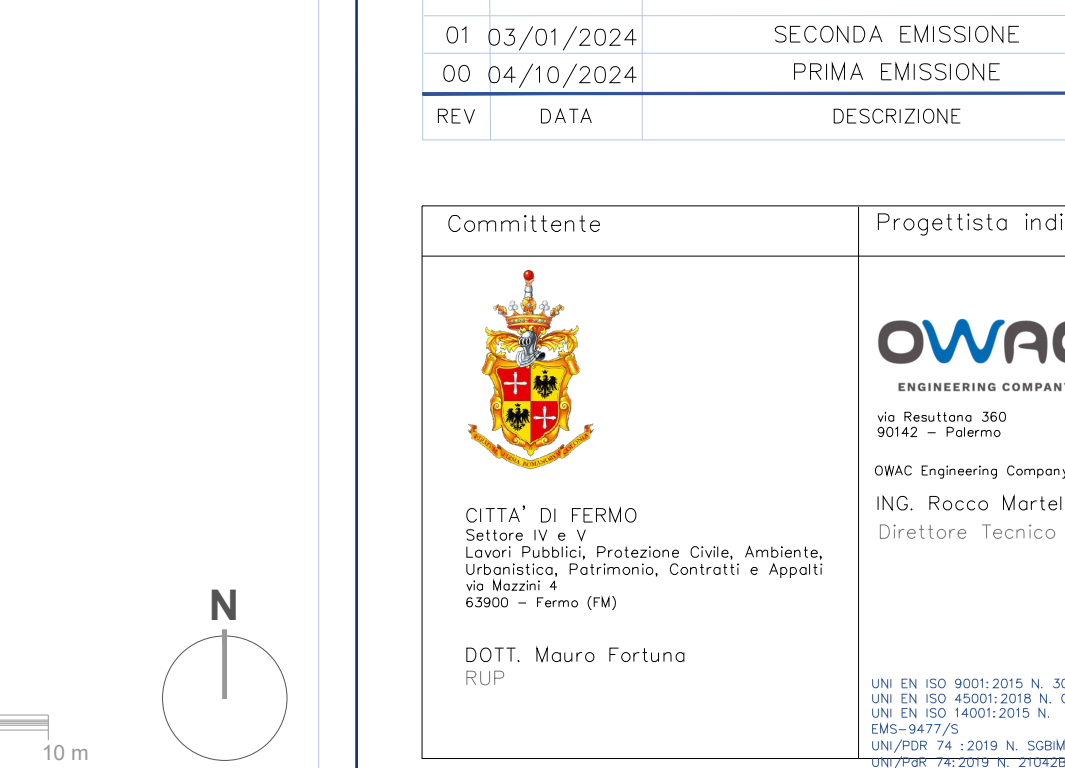


TABELLE RIEPILOGATIVE QUANTITA'					
Quantità tubazioni impianto antincendio			Quantità elementi antincendio		
WBS	Descrizione Elemento	Lunghezza (m)	WBS	Descrizione Elemento	Conteggio (n°)
2.2.8.1.3	Tubazione in Acciaio DN50	15.68	2.1.8.1.3	IstanteAParetConCassetta Uni45	1
2.2.8.1.3	Tubazione in Acciaio DN50	17.76	2.2.8.1.3	IstanteAParetConCassetta Uni45	2
5.1.8.1.3	Tubazione in Acciaio DN50	0.86	2.3.8.1.3	IstanteAParetConCassetta Uni45	3
5.1.8.1.3	Tubazione in PEAD DN63	0.86	5.1.8.1.3	IstanteAParetConCassetta Uni45	2
6.4.8.1.3	Tubazione in Acciaio DN50	2.04	6.4.8.1.3	Attacco muro pompa	1
6.4.8.1.3	Tubazione in Acciaio DN50	8.29	6.4.8.1.3	IstanteAParetConCassetta Uni45	4
6.4.8.1.3	Tubazione in Acciaio DN50	16.26	6.4.8.1.3	IstanteAParetConCassetta Uni45	4
6.4.8.1.3	Tubazione in PEAD DN50	14.59	6.4.8.1.3	IstanteSottoUolio UNI70	9
6.4.8.1.3	Tubazione in PEAD DN50	1.23	6.4.8.1.3	IstanteAntincendio	10
6.4.8.1.3	Tubazione in PEAD DN63	146.27	6.4.8.1.3	Pozzetto per organi di manovra 600x600	10
6.4.8.1.3	Tubazione in PEAD DN90	101.38	6.4.8.1.3	Pozzetto per organi di manovra 1200x1200	4
6.4.8.1.3	Tubazione in PEAD DN110	820.05	6.4.8.1.3	Pozzetto per organi di manovra 1200x1200	2
6.4.8.1.3	Tubazione in PEAD DN150	35.70	6.4.8.1.3	IstanteSoprasuolo UNI70	6

NOTE:

- le deviazioni ai singoli idranti UNI 45 saranno in acciaio Ø 1 1/2";
- Idranti a muro DN 45
- Idranti a muro saranno conformi alla UNI EN 671-2, adeguatamente protetti. Le cassette saranno complete di rubinetto DN 40, lancia a getto regolabile con ugello da 13 mm (K 85) e tubazione flessibile da 25 m completa di relativi raccordi. Le attrezzature saranno permanentemente collegate alla valvola di intercettazione.
- Idranti a colonna soprasuolo saranno conformi alla UNI EN 14384 e per ciascuno sarà prevista una dotazione di almeno una lunghezza normalizzata di tubazione flessibile, completa di raccordi, lancia di erogazione a getto regolabile con ugello da 16 mm (K 157) e chiavi di manovra. Tale dotazione sarà ubicata in prossimità dell'idrante, in apposita cassetta di contenimento, e comunque conservata in uno o più postazioni accessibili in sicurezza anche in caso di incendio.
- I tratti di tubazioni in acciaio saranno del tipo "Acciaio non legato UNI 10255 serie media";
- I tratti di tubazioni in polietilene saranno del tipo "PE 100 PN 16 SDR PI UNI 12201-2";
- I tratti di tubazioni esterne in acciaio saranno collegati dal gelo tramite un isolante costituito da guaina flessibile o lastra di elastomero di sintetico estruso a cellule chiuse di spessore minimo pari a 18 mm ad un rivestimento in lamierino in alluminio.

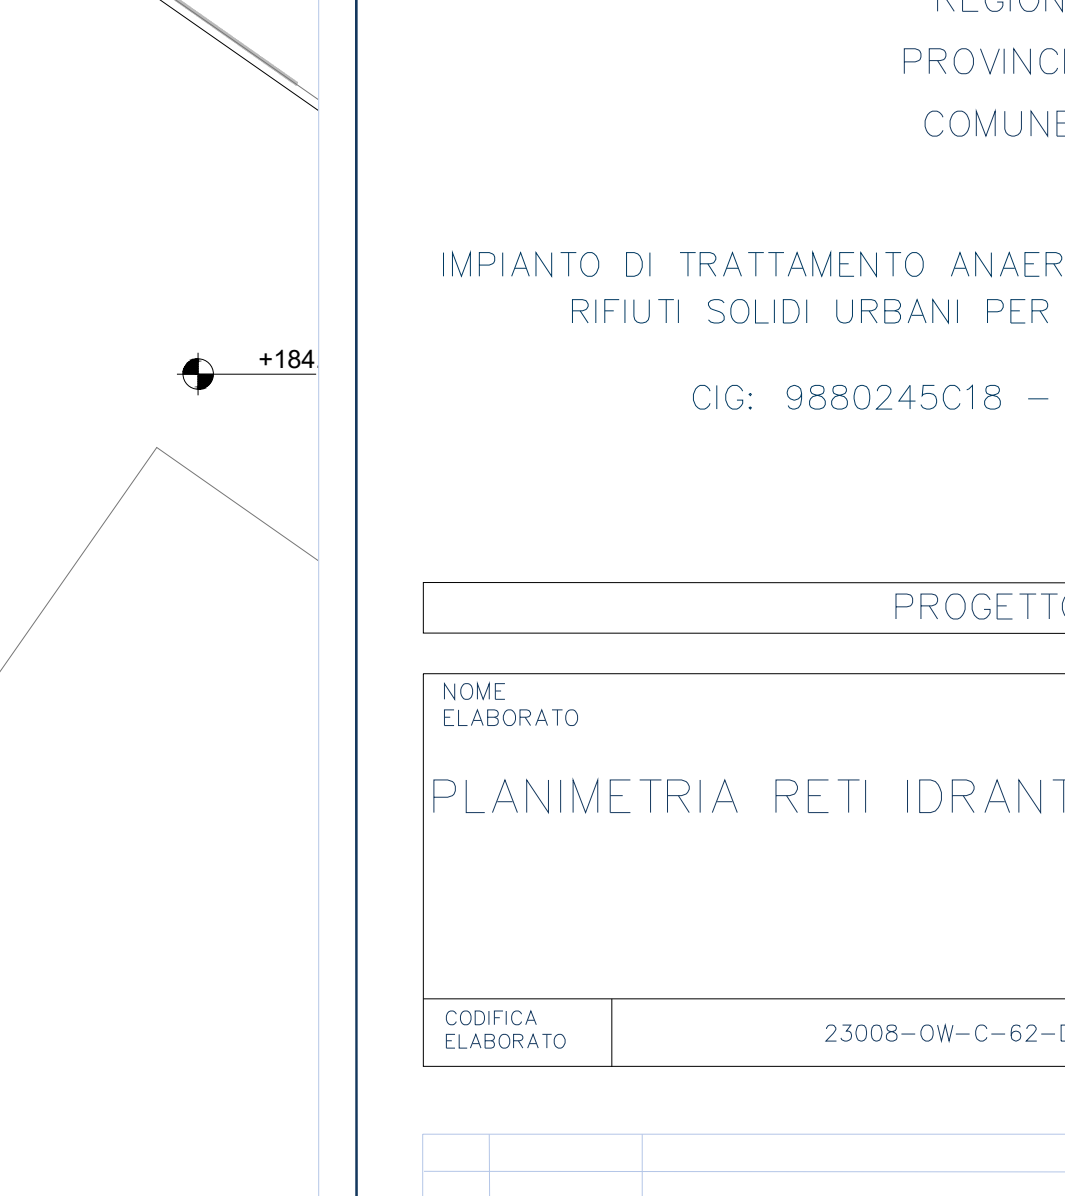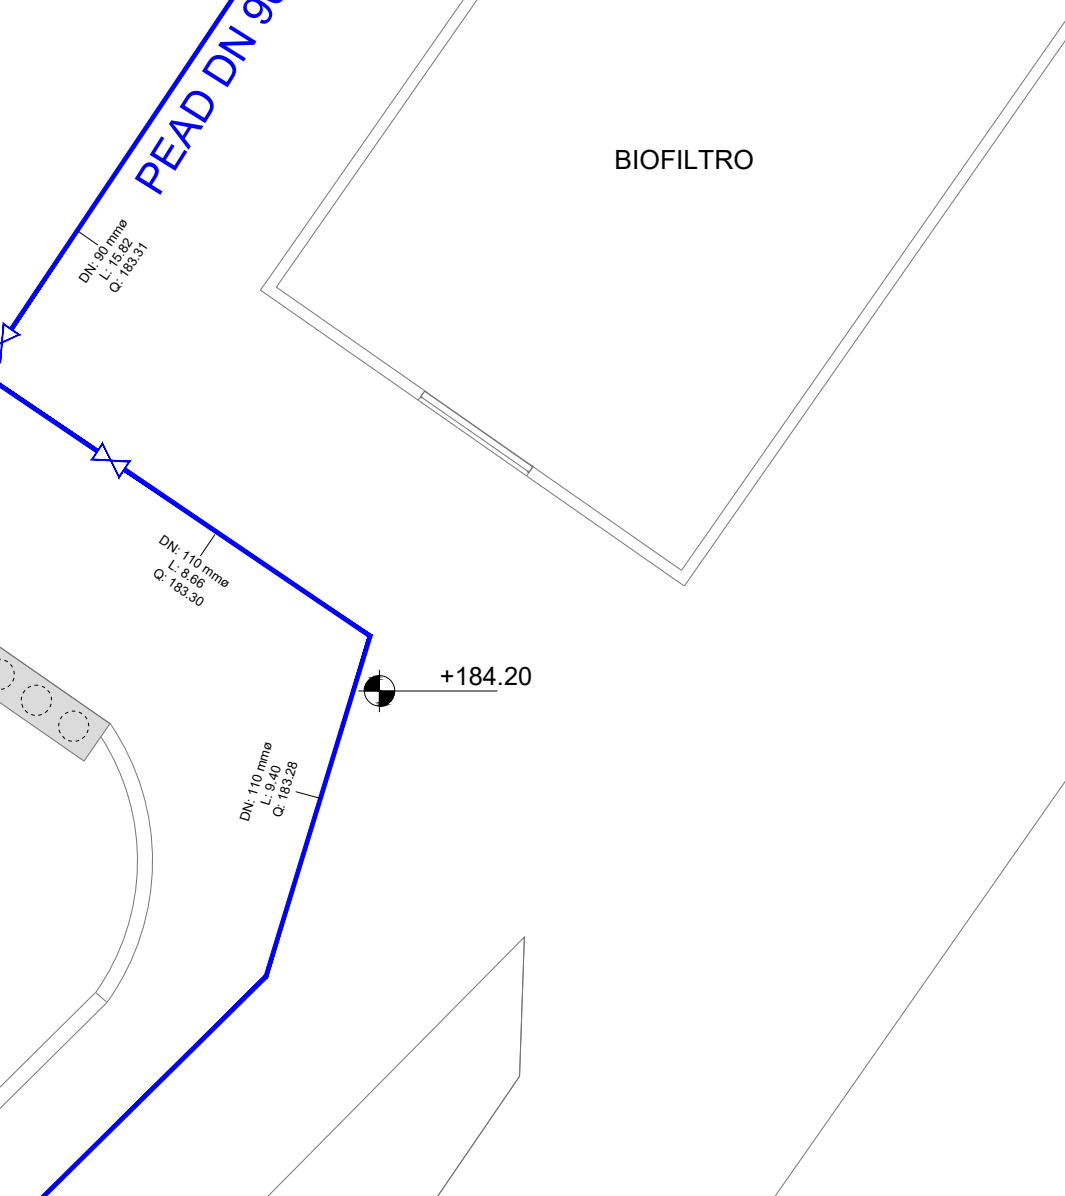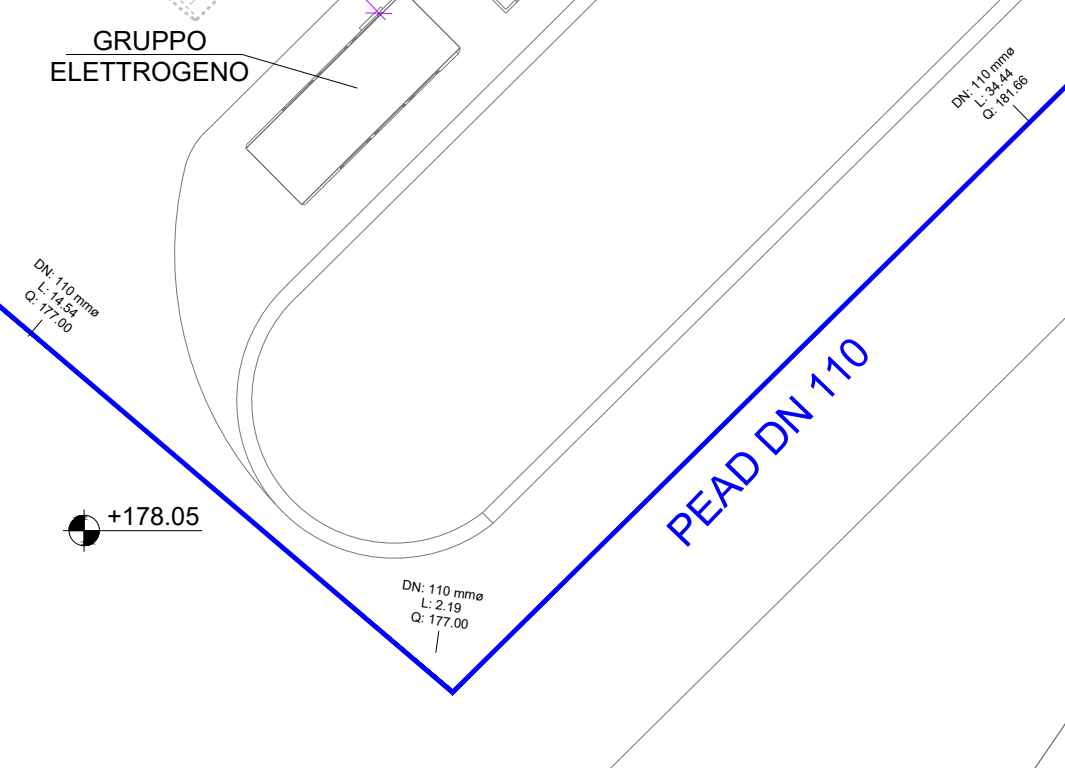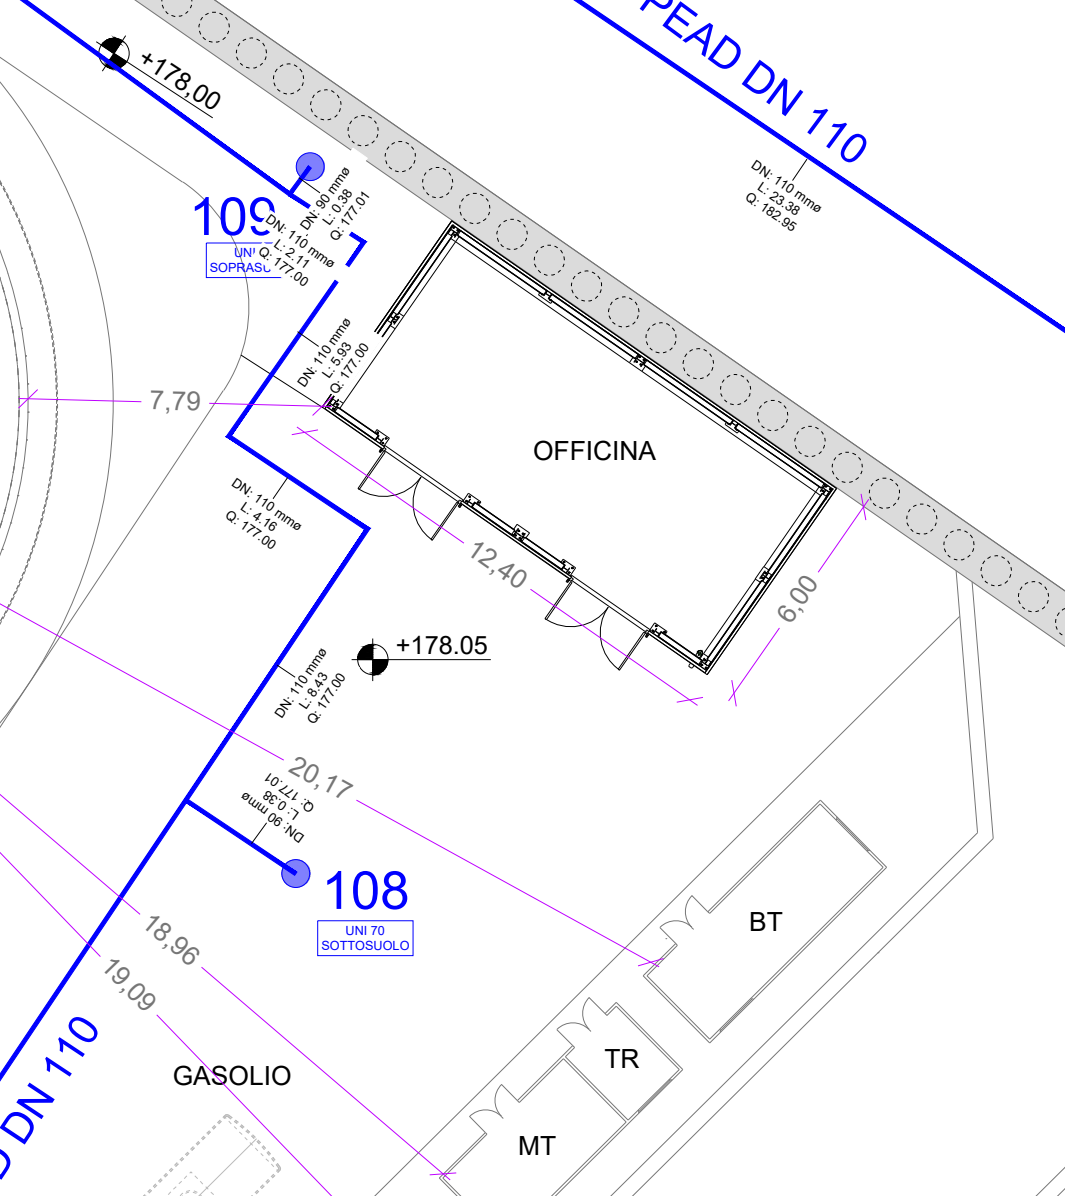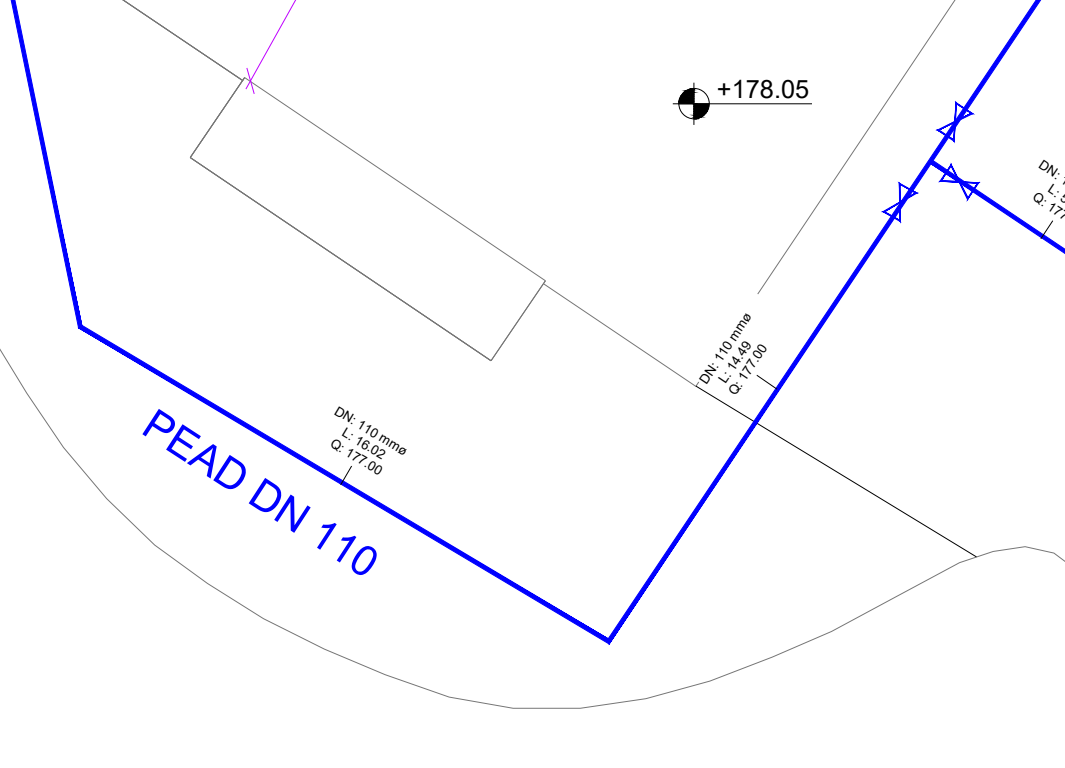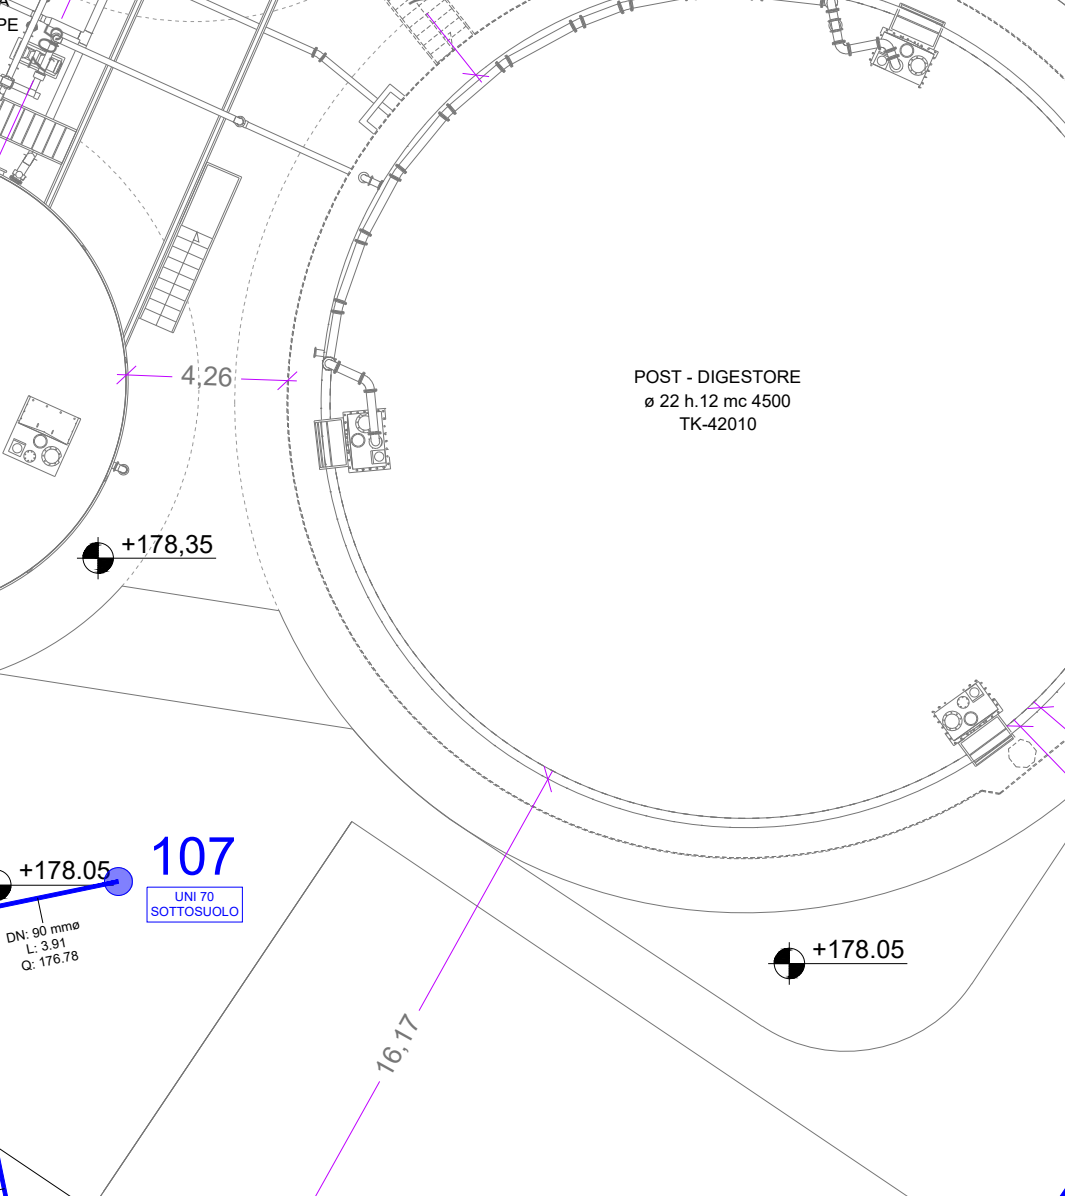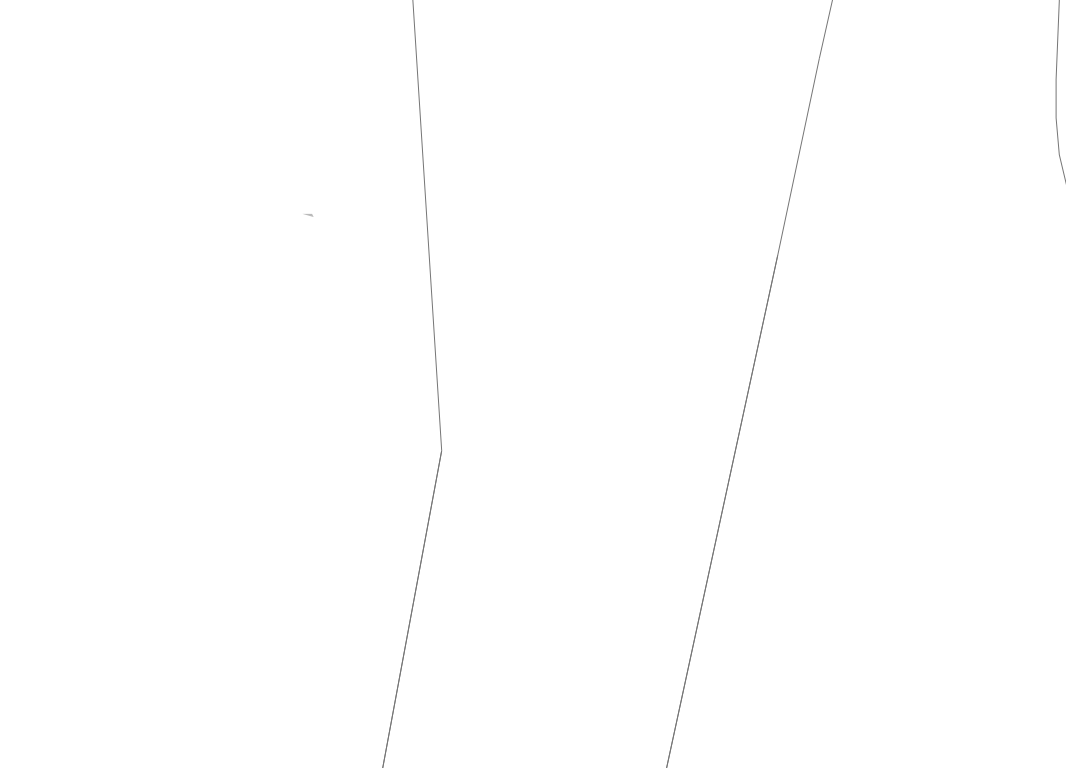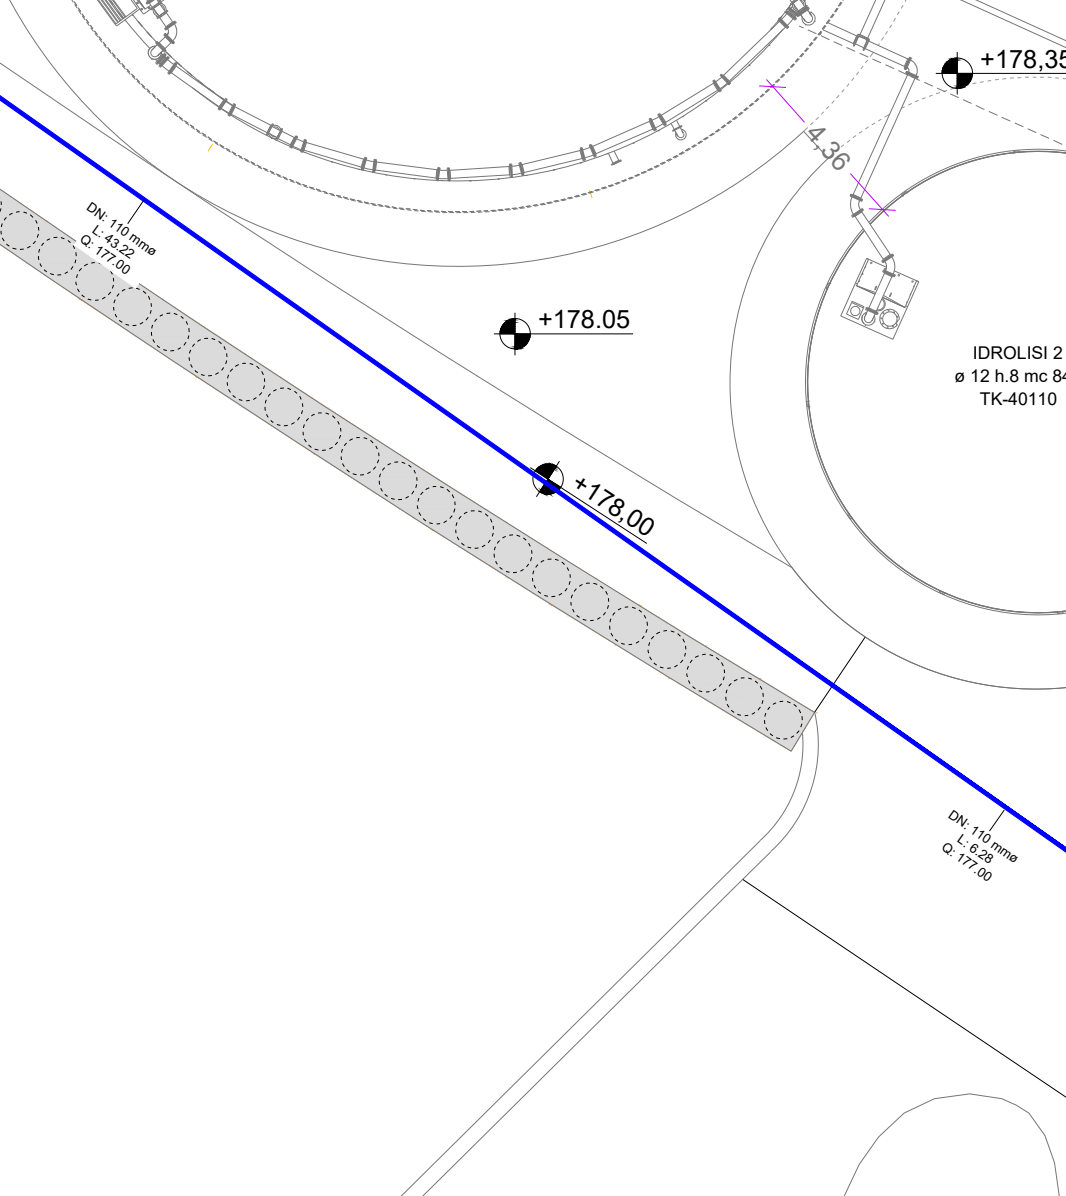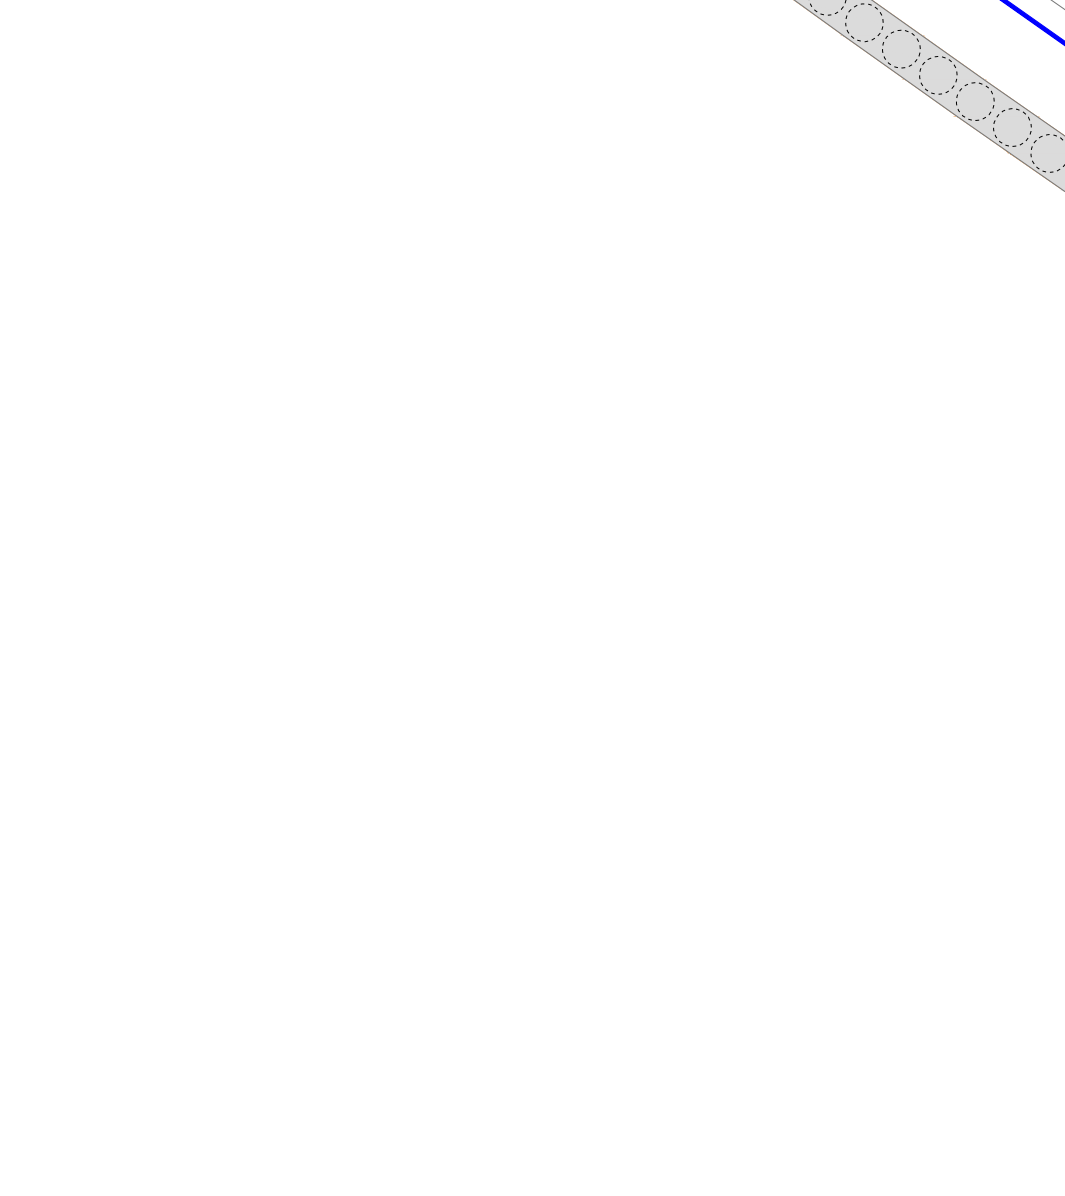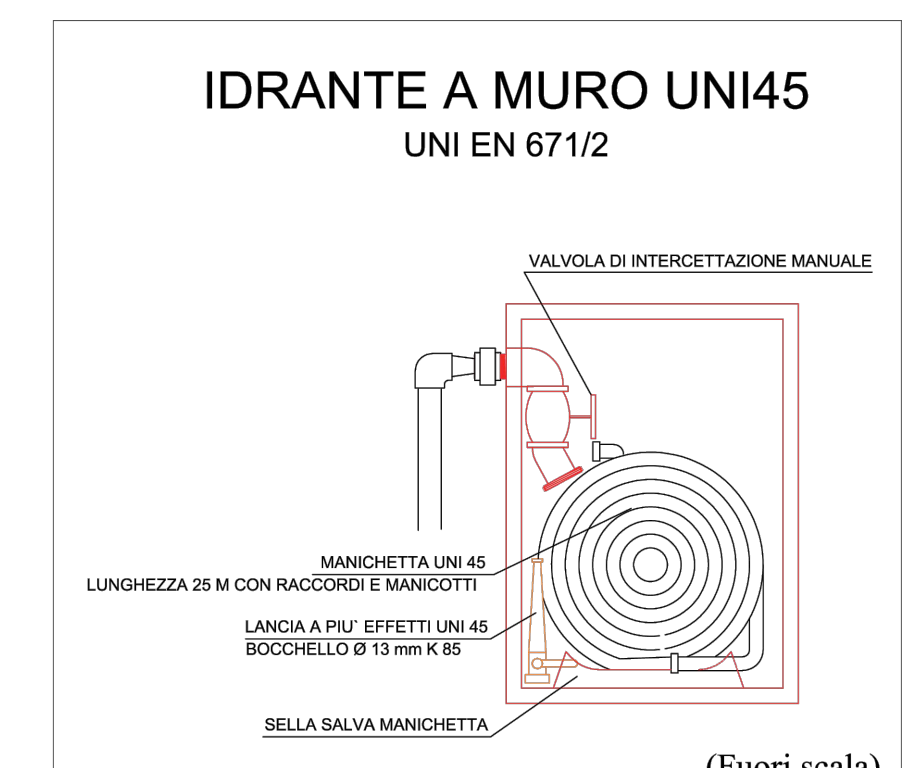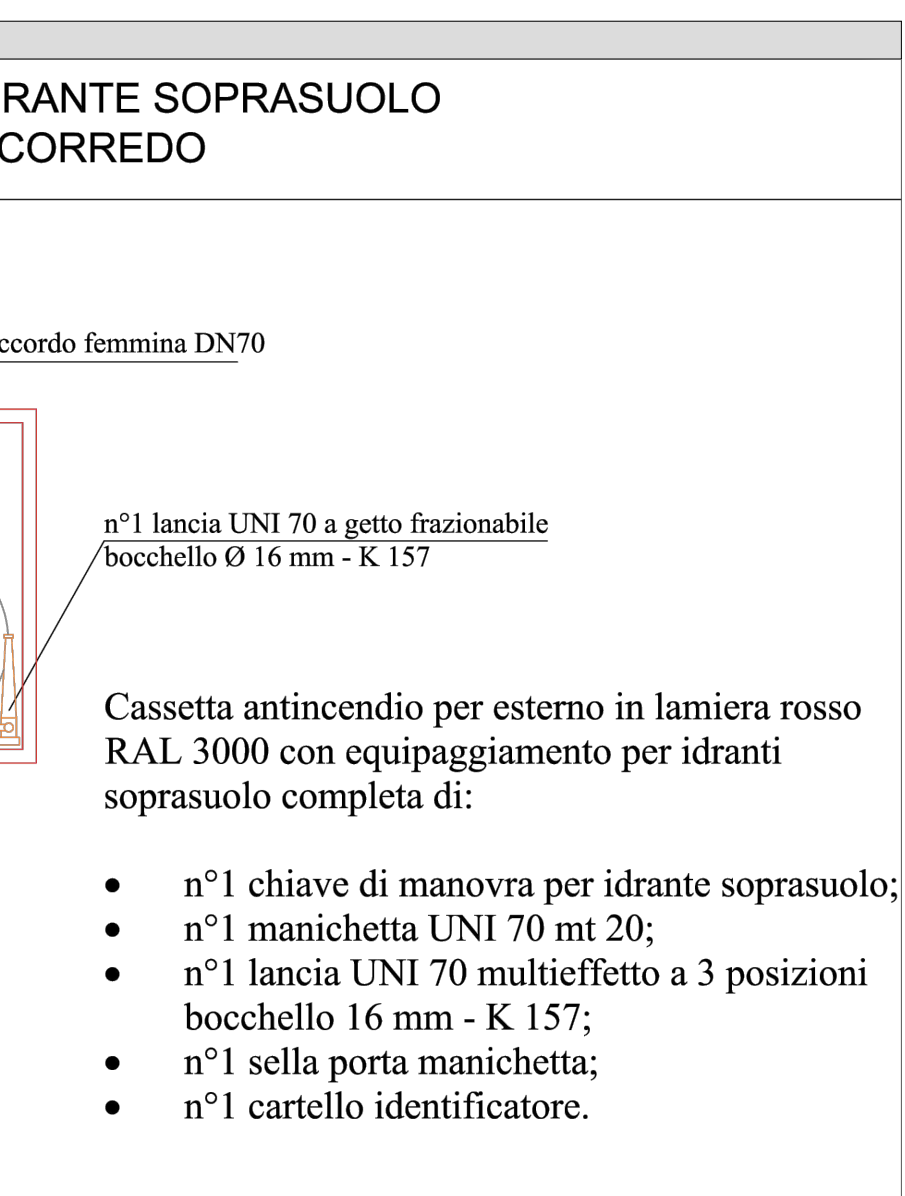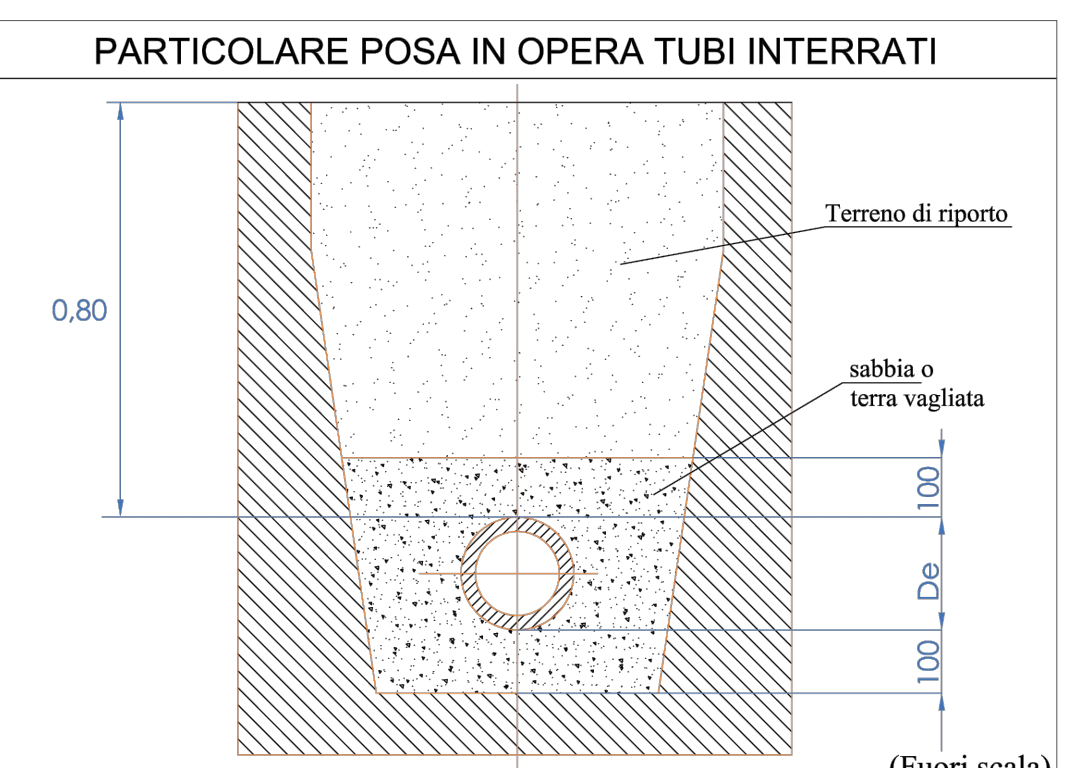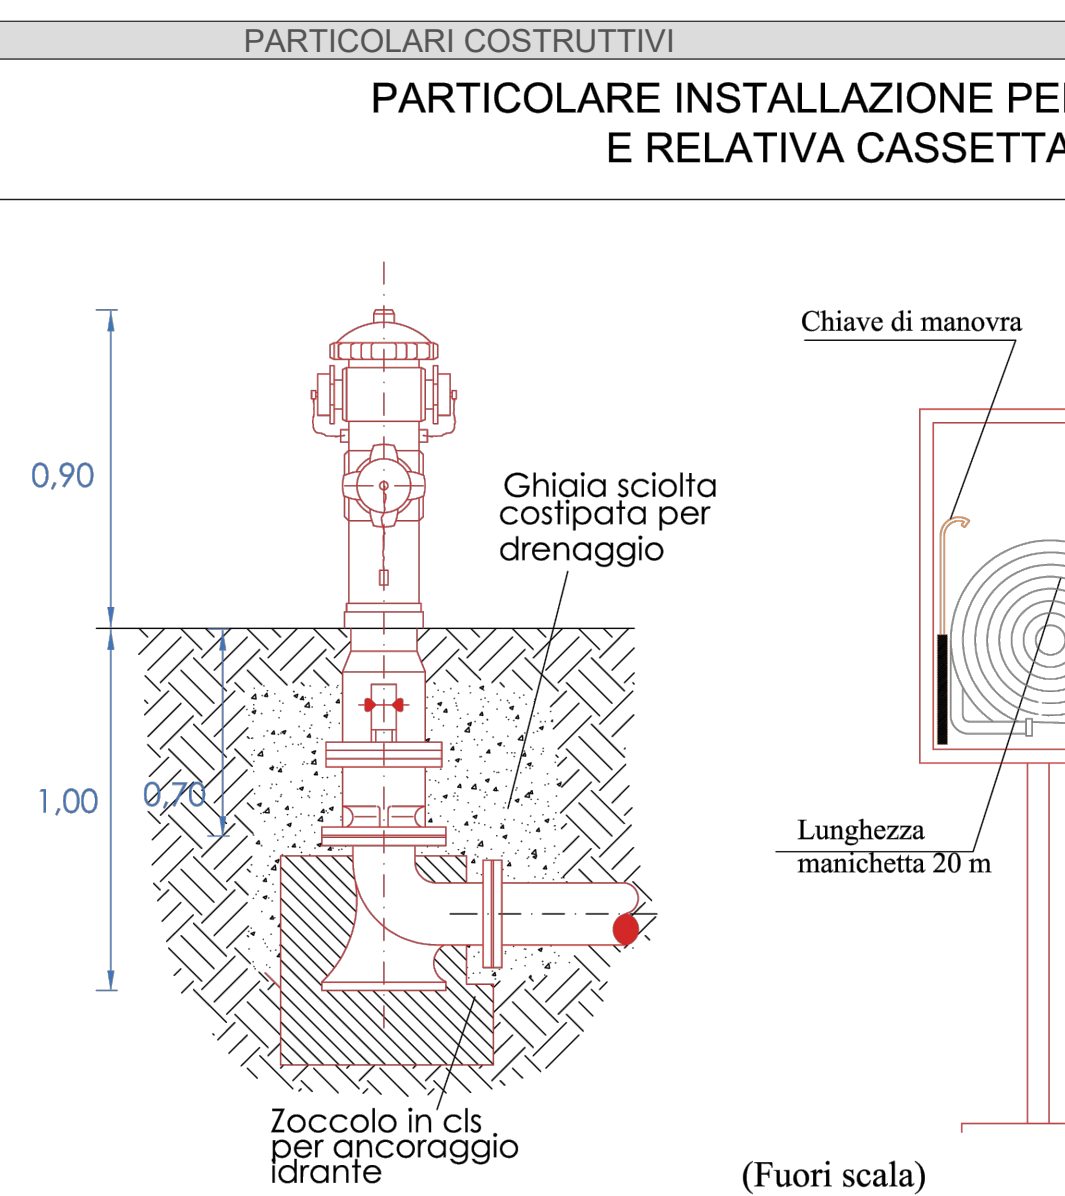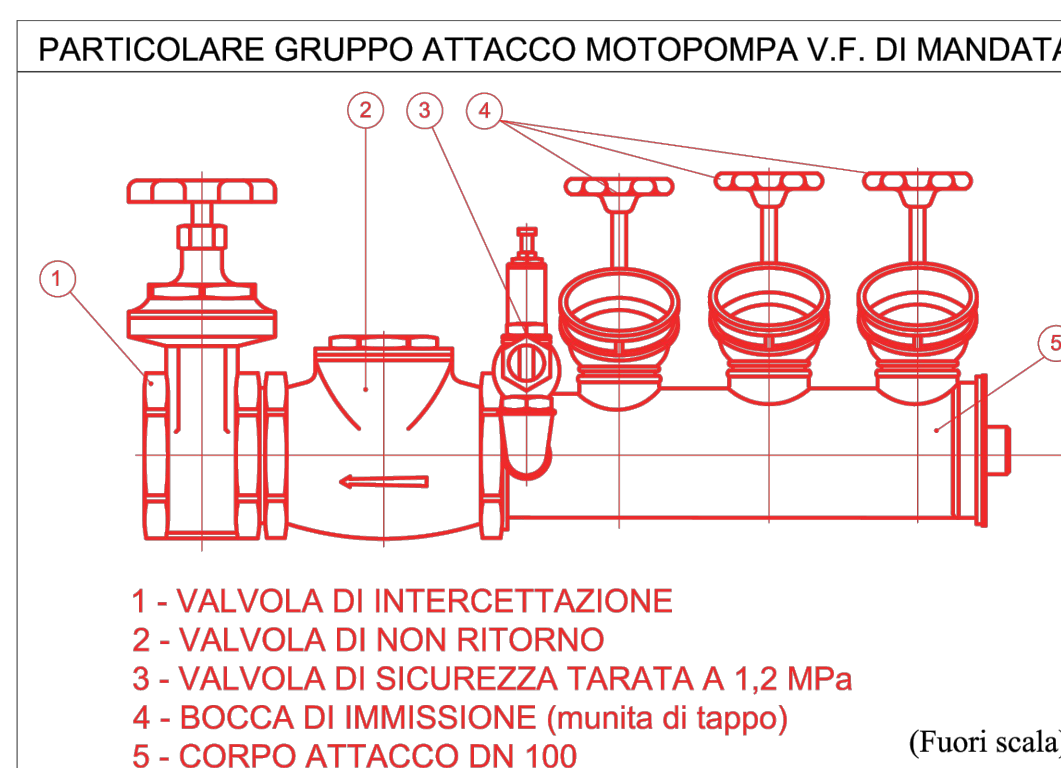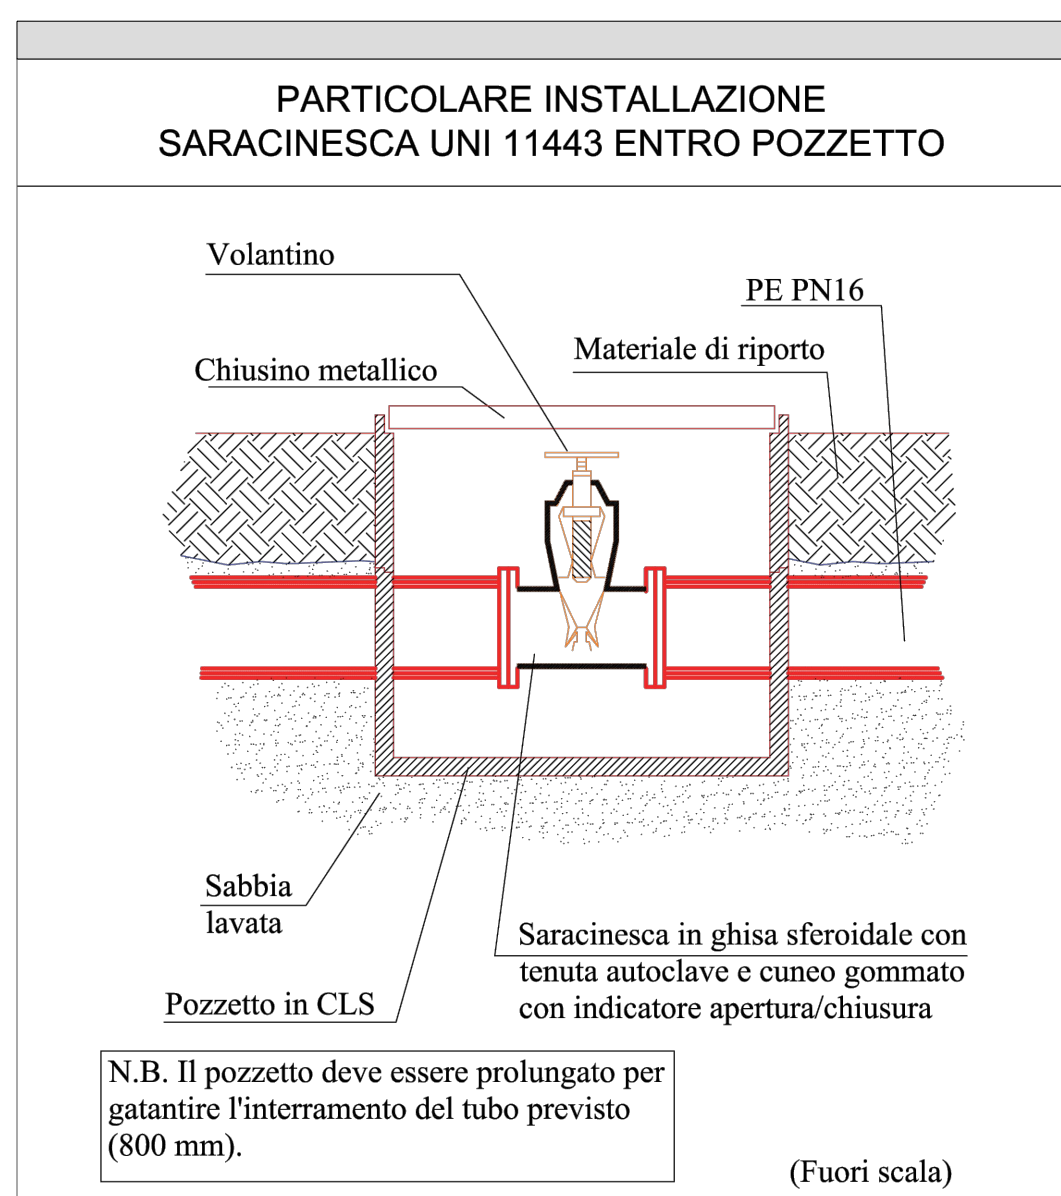